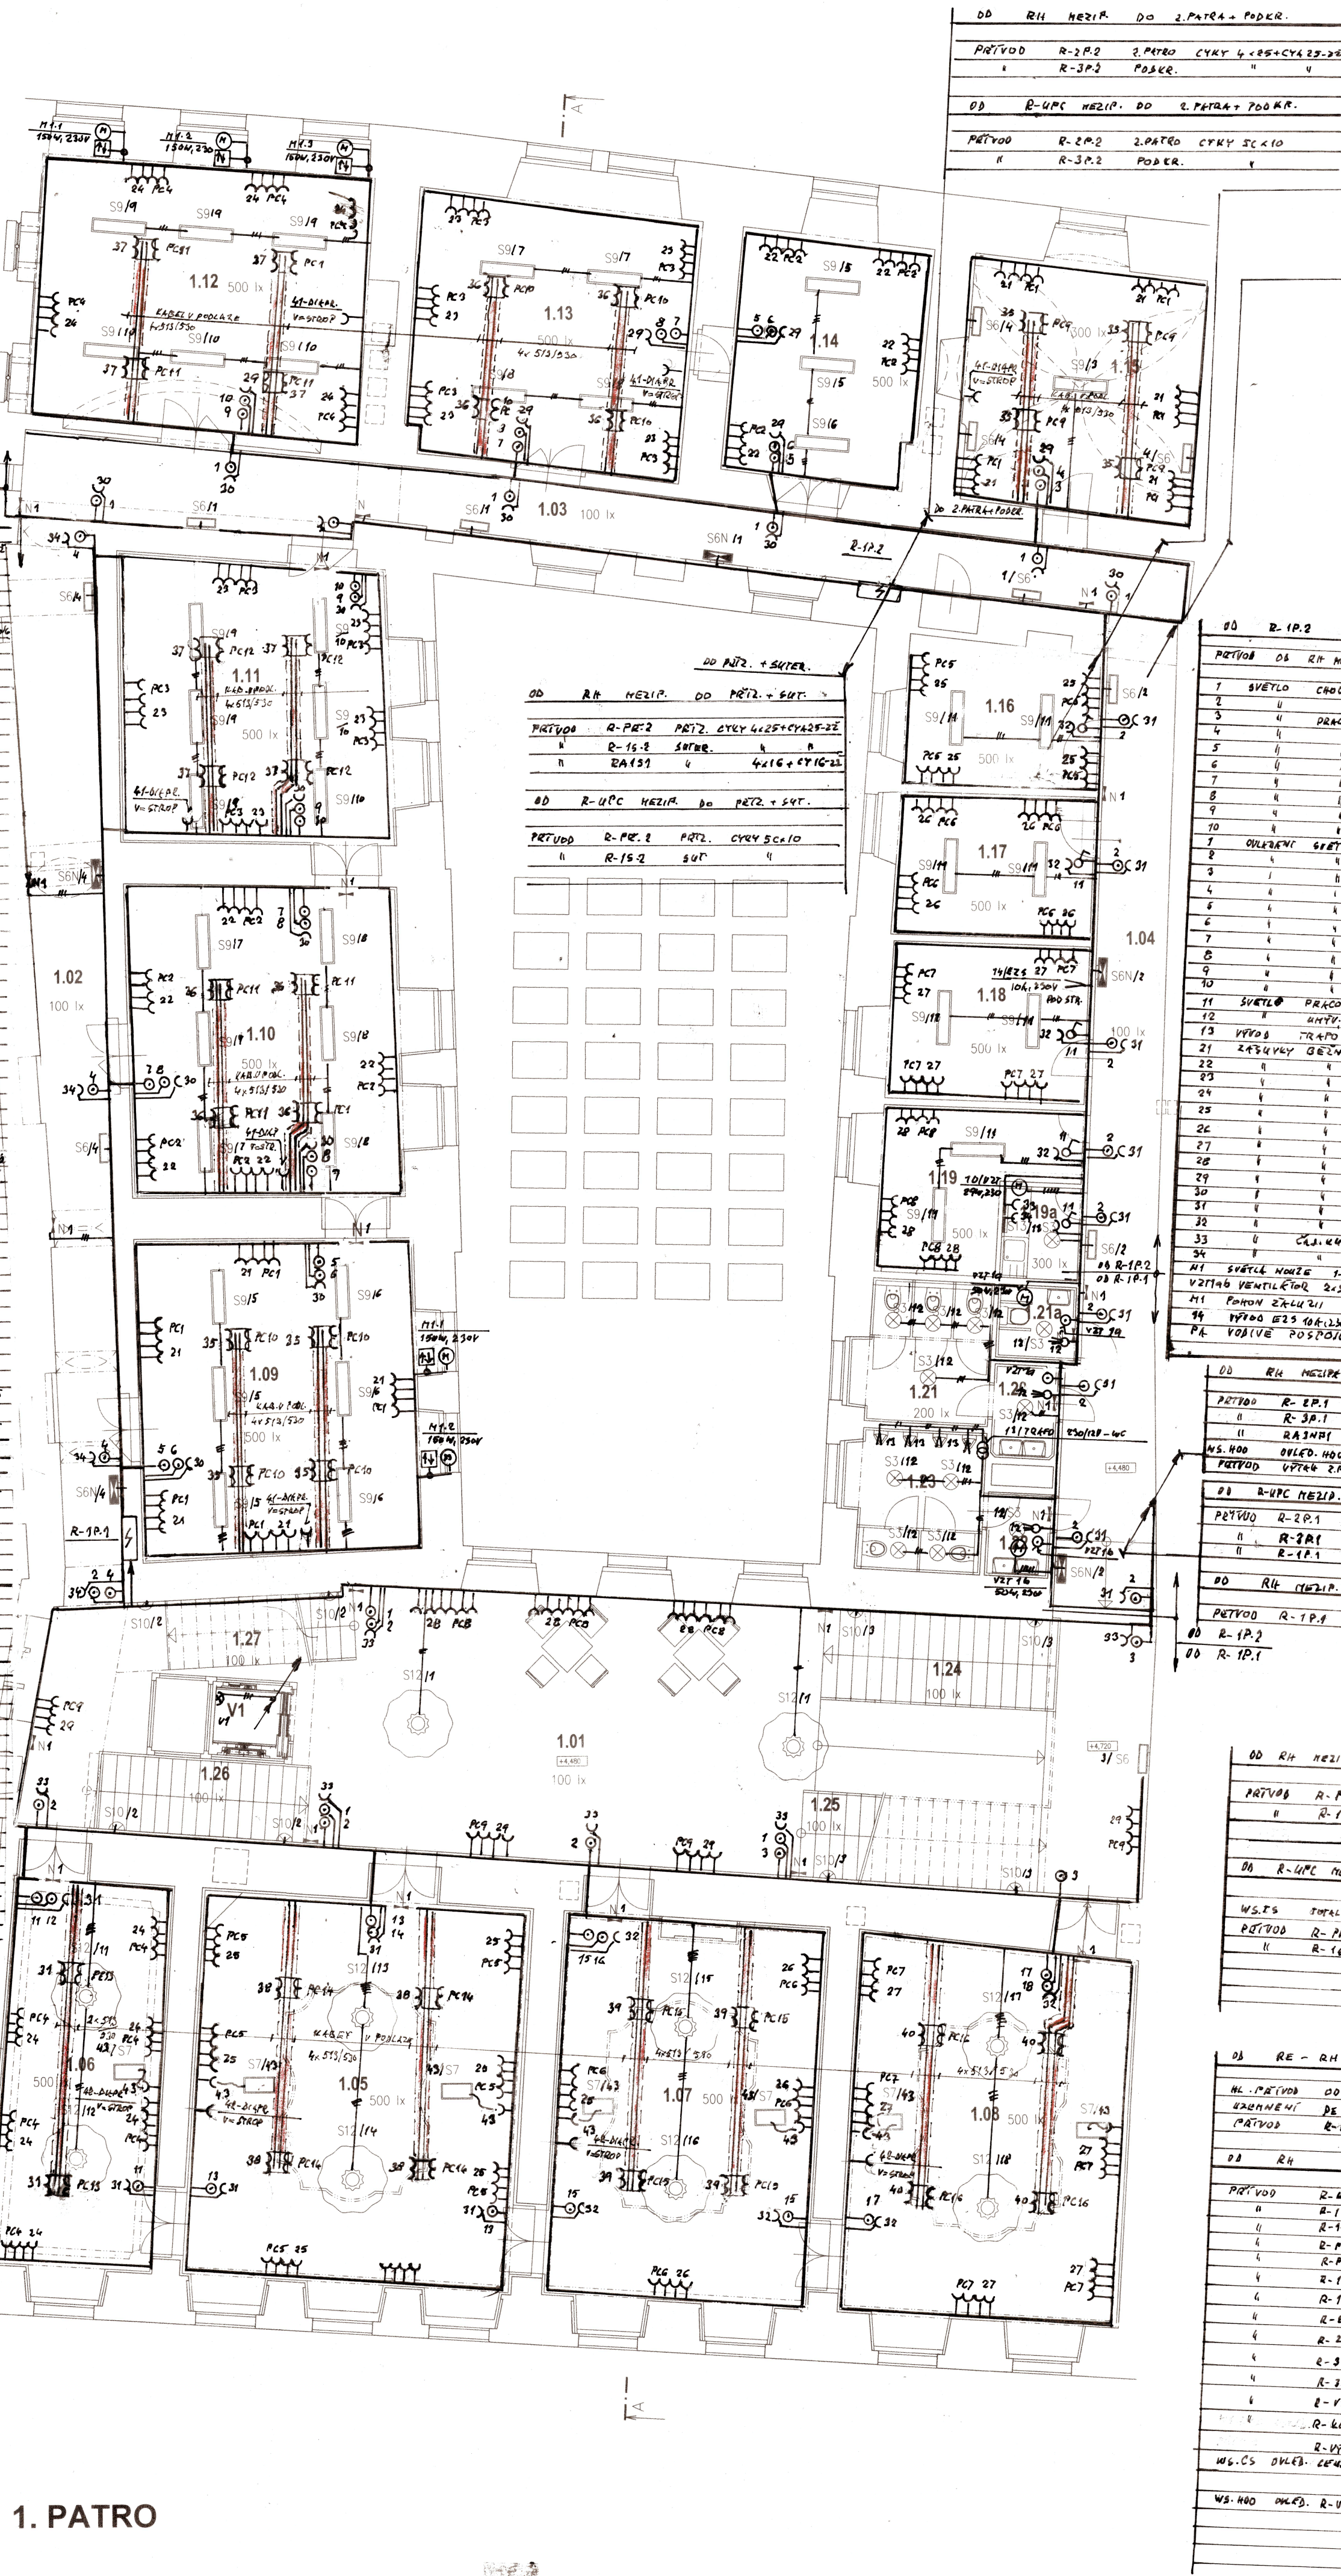


Číslo	Jméno	Plocha [m ²]
1.01	HALLA	96,69
1.02	CHODBA	48,27
1.03	CHODBA	40,12
1.04	CHODBA	37,58
1.05	UCERNA	64,75
1.06	UCERNA	32,6
1.07	UCERNA	51,43
1.08	PRACOVNA	53,69
1.09	UCERNA	42,82
1.10	UCERNA	41,92
1.11	UCERNA	39,81
1.12	UCERNA	48,07
1.13	PRACOVNA	38,6
1.14	PRACOVNA	25,41
1.15	UCERNA	29,63
1.16	PRACOVNA	14,23
1.17	PRACOVNA	14,17
1.18	PRACOVNA	15,95
1.19	PRACOVNA	13,44
1.19a	ČASOVÁ KUCHYNKA	3,41
1.20	UMÝVARNA ŽENY	2,85
1.21	WC ŽENY	9,08
1.21a	WC MOULNI	2,75
1.22	UMÝVARNA MUŽI	2,55
1.23	WC MUŽI	9,07
1.24	SCHODIŠTĚ 1	10,01
1.25	SCHODIŠTĚ 2	10,26
1.26	SCHODIŠTĚ 3	8,05
1.27	SCHODIŠTĚ 4	6,23

Číslo	Jméno	Plocha [m ²]
1.31	CHODBA	15,87
1.32	PROVOZNI MÍSTNOST	8,92
1.33	PROSTOR POD WC	43,34
1.34	MEZIPROSTOR	25,77
1.35	MEZIPROSTOR	21,76

N – nástěnné nouzové svítidlo LED 8 W, s vlastním akumulátorem, svítící při výpadku minimálně 1 hod., SE, autotest, s piktogramem označujícím směr úniku
 S1 – zopustěné nástěnné svítidlo s asymetrickým vyzářováním, TC-DEL G24q-3 26W, IK10, IP66, tř. ochrany II
 S2N – přisazené nástěnné svítidlo s opalovým difuzorem, TC-TEL GX24q-3 26W, IK10, IP66, tř. ochrany II
 S3 – stropní svítidlo s opalovým difuzorem, LED 30 W, 3000 K, 2400 lm, IP43
 S4 – zemní linární svítidlo zopustěné do pouzdra, LED 6,5 W, 3000 K, 580 lm, IK10, IP66, tř. ochrany II
 S5 – průmyslové vanové svítidlo, LED 34 W, 4400 lm, 3000 K, IP66 S6 – nástěnné svítidlo s mikropřismatickým difuzorem, s dolním a horním vyzářováním, LED 32 W, 4100 lm, 3000 K
 S7 – stojnové svítidlo s dolním a horním vyzářováním, mikropřismatická optika, TC-L 4x55 W, 3000 K
 S8 – závěsné svítidlo doutníkového tvaru, s polycarbonátovým difuzorem, stmívatelné a řízené DALI, LED 41 W, 5150 lm, 3000 K
 S8N – závěsné svítidlo s mikropřismatickým difuzorem, s dolním a horním vyzářováním, LED 41 W, 5150 lm, 3000 K
 S9 – závěsné svítidlo s mikropřismatickým difuzorem, s dolním a horním vyzářováním, 2 x 54 W, 116, 3000 K
 S10 – nástěnné svítidlo s opalovým sklem – trojúhelník, LED 25 W, 2400 lm, 3000 K, IP 43
 S11 – směrsvětelné svítidlo spot., LED 3,5 W, 235 lm, 3000 K, 10st., IP66, IK10, tř. ochrany II
 S12 – závěsné designové svítidlo 6 x 55 W, TC-L, 3000 K, materiál: ocel, polyethylen
 S13 – nástěnné svítidlo se zářivkou T16 24W, 3000 K, s opalovým difuzorem, IP54, třída ochrany II
 S14 – nástěnné svítidlo s kompaktními zářivkami TC-L 2x55W, 3000 K, řízené a stmívatelné DALI, s dolním a horním vyzářováním
 S14N – nástěnné svítidlo s kompaktními zářivkami TC-L 2x55W, 3000 K, s opalovým difuzerem, s dolním a horním vyzářováním
 S15 – závěsné směrsvětelné svítidlo, LED 3x19W, 3x2000 lm, 3000 K, stmívatelné, řízené DALI
 S16 – stojnové svítidlo, halogenové žárovka, max. 300 W, stmívatelné, nepřímé vyzářování, 3000 K

PROSTOROVÝ DÍK ČÍSLO 332000-5-ST: 445, 405, 454		
ZMĚNĚ ODBĚRÁVAJÍCÍHO PRŮBĚHU DOPLET. ODBĚRÁVAJÍCÍHO PRŮBĚHU ČÍSLO 332000-4-41, 401, 2		
REVIZE Č.:	OBŠAH:	DATUM:

TENTO VÝKRES JE DLE AUTORSKÉHO ZÁKONA MAJETKEM PROJEKTOVÉHO ATELIERU. JEHO KOPIROVÁNÍ A ROZŠIŘOVÁNÍ JE MOŽNO POUŽIT SE SOUHLASEM AUTORA

MÍSTO STAVBY:	CELETNÁ 597/13, 116 36 PRAHA 1		
OBJEDNATEL:	KARLOVA UNIVERZITA V PRAZE, OVOCNÝ TRH 3-5, 116 36, PRAHA 1		
ZÁSTUPCE INVESTORA:	KARLOVA UNIVERZITA V PRAZE, OVOCNÝ TRH 3-5, 116 36, PRAHA 1		
PROJEKTANT:			
PROJEKTOVÝ ATELIER PRO ARCHITEKTURU A POZEMNÍ STAVBY, s.r.o. BELEHRADSKÁ 199/70, 120 00, PRAHA 2, IČO: 45308616 TEL.: 224 255 555, 222 512 997 EMAIL: ATELIER@ATELIERTS.CZ			
AUTORSKÝ KOLEKTIV:	Ing.arch. T. ŠANTAVÝ, Ing.arch. S.HLADNÍK		
ODPOV. PROJEKTANT:	ZPRACOVATEL ČÁSTI:	KRESLIL:	KONTROLOVAL:
Ing.arch. T.ŠANTAVÝ	V. ZÁBRAHA		Ing.arch. T.ŠANTAVÝ
Č. ZAK.: 8912 085 14 02	NÁZEV DÍLA:	Č. PARE:	
DATUM: 5/2016	UK - SBZ		
POČET A4: 8	KOMPLETNÍ REKONSTRUKCE CELETNÁ 13		
NÁZEV DWG:	ČÁST:	Č. PŘÍLOHY:	
	D.14 d SILNOPROUDÉ ROZVODY		
MĚŘÍTKO: 1:100	NÁZEV PŘÍLOHY:	Č. PŘÍLOHY:	
STUPEN: PP	PŮDORYS 1. PATRA A MEZIPATRA	EL3	
PROFES: SILNOPROUD	PD: 2/1/2016		