



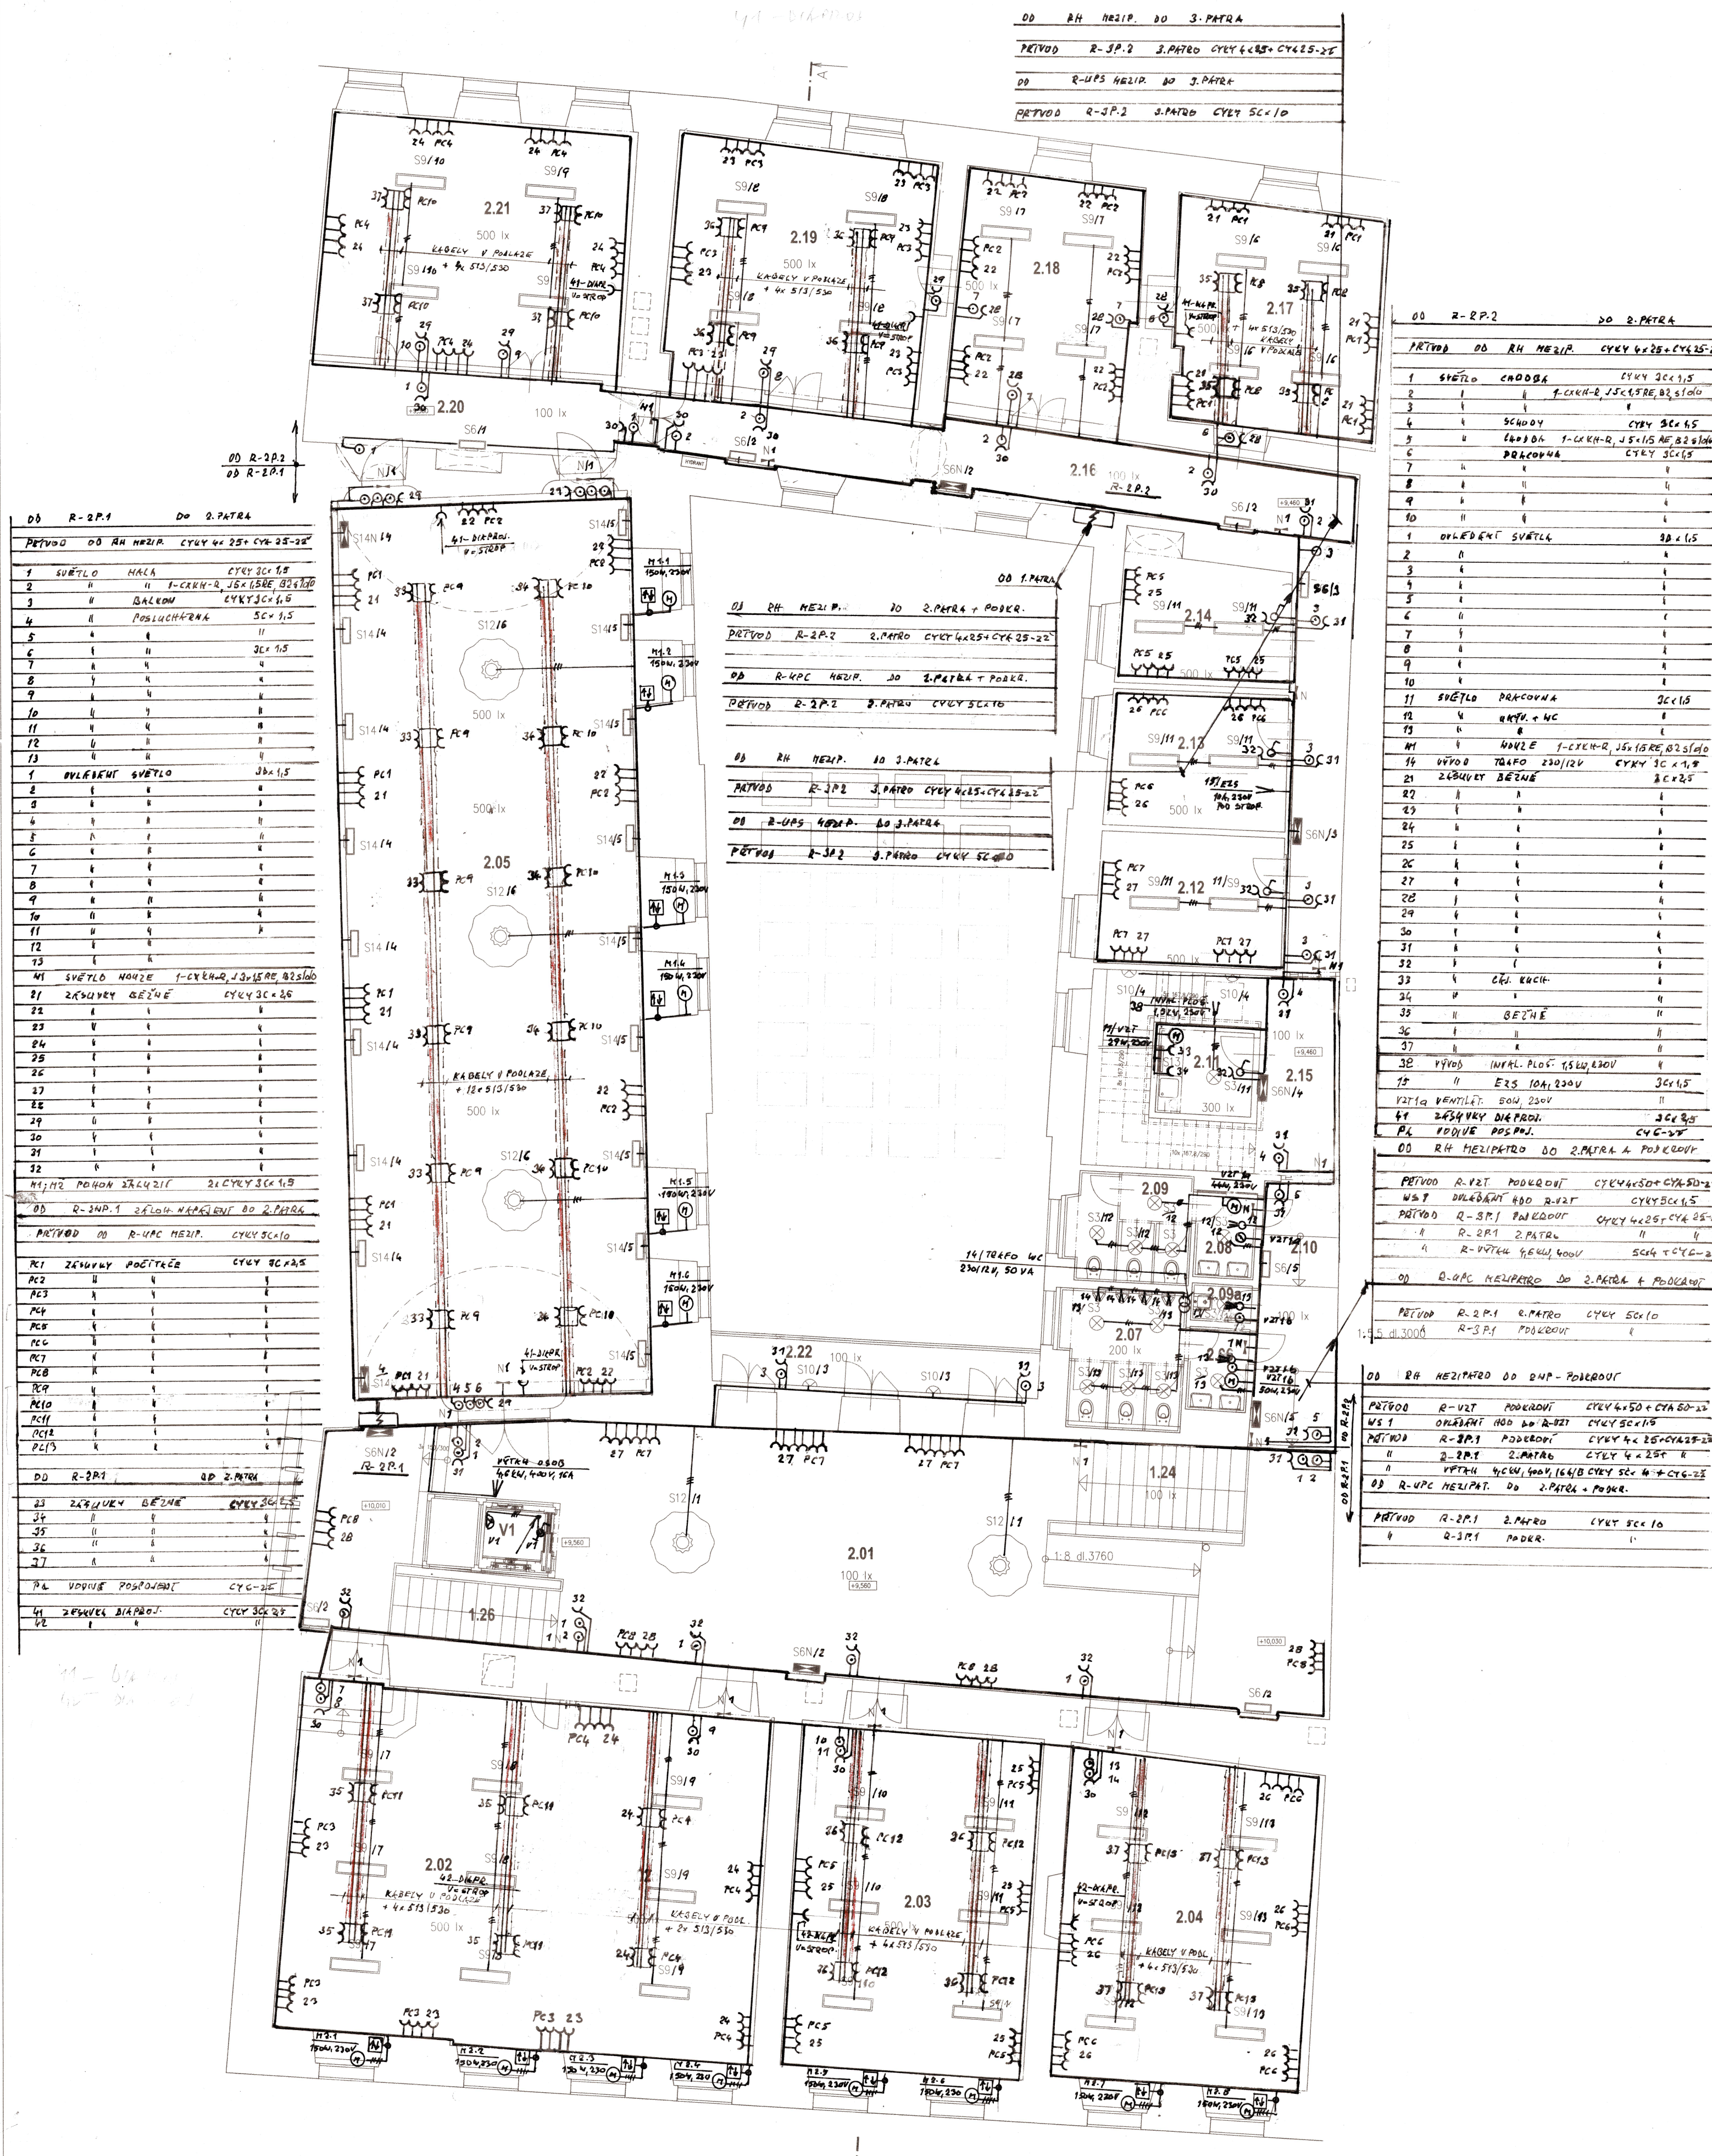

Tabulka místností		
Číslo	Jméno	Plocha [m²]
1.24	SCHODIŠTĚ	
1.26	SCHODIŠTĚ	
2.01	HALA	125,60
2.02	POSLUCHARNA	58,92
2.03	POSLUCHARNA	43,36
2.04	POSLUCHARNA	51,37
2.05	POSLUCHARNA	52,75
2.06	POSLUCHARNA	161,59
2.07	WC MUŽI	2,9
2.08	WC ŽENY	9,77
2.09	WC ŽENY	3,01
2.10	KLID	1,3
2.11	CHOBA	12,63
2.12	ČAJOVÁ KUCHYNKA	4,63
2.13	PRACOVNA	14,82
2.14	PRACOVNA	14,7
2.15	CHOBA	13,75
2.16	CHOBA	22,33
2.17	CHOBA	42,6
2.18	PRACOVNA	30,17
2.19	PRACOVNA	25,65
2.20	CHOBA	39,76
2.21	CHOBA	17,93
2.22	BALKON	46,57
VI	VÝTĚH	8,71
VI	VÝTĚH	3,5

Celková plocha [m²] 817,69

STAVBY: STAVBYNÍ PRÁCE - 100% DOK. 2.1. 4.5
KONSTRUKCE: KONSTRUKCE DO 100% DOK. 2.1. 4.5

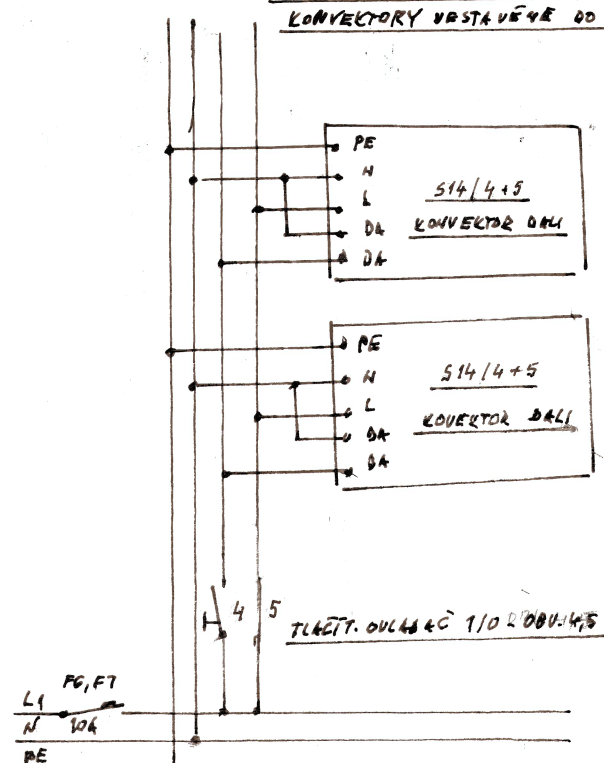

- N - nástěnné novozé svítidlo LED 8 W, s vlastním akumulátorem, svítí při výpadku minimálně 1 hod., SE, autotest, s piktogramem označujícím směr úniku
- S1 - zapuštěné nástěnné svítidlo s asymetrickým vyzářováním, TC-DEL G24q-3 26W, IK10, IP66, tř. ochrany II
- S2N - přisazené nástěnné svítidlo s opalovým difuzorem, TC-TEL GX24q-3 26W, IK10, IP66, tř. ochrany II
- S3 - stropní svítidlo s opalovým difuzorem, LED 30 W, 3000 K, 2460 lm, IP43
- S4 - zemní lineární svítidlo zapuštěné do podlahy, LED 6,5 W, 3000 K, 580 lm, IK10, IP66, tř. ochrany II
- S5 - průmyslové vanové svítidlo, LED 34 W, 4400 lm, 3000 K, IP66
- S6 - nástěnné svítidlo s mikropřismatickým difuzorem, s dolním a horním vyzářováním, LED 32 W, 4100 lm, 3000 K
- S6N - nástěnné svítidlo s mikropřismatickým difuzorem, s novozovým modulem, s dolním a horním vyzářováním, LED 32 W, 4100 lm, 3000 K
- S7 - stojanové svítidlo s dolním a horním vyzářováním, mikropřismatická optika, TC-L 4x55 W, 3000 K
- S8 - závěsné svítidlo doutníkového tvaru, s polycarbonátovým difuzorem, stmívatelné a řízené DALI, LED 41 W, 5150 lm, 3000 K
- S8N - závěsné svítidlo doutníkového tvaru, s polycarbonátovým difuzorem, novozovým modulem, LED 41 W, 5150 lm, 3000 K
- S9 - závěsné svítidlo s mikropřismatickým difuzorem, s dolním a horním vyzářováním, 2 x 54 W, T16, 3000 K
- S10 - nástěnné svítidlo s opalovým sklem - triplex, LED 25 W, 2400 lm, 3000 K, IP 43
- S11 - směrové svítidlo spot, LED 3,5 W, 235 lm, 3000 K, 10st., IP66, IK10, tř. ochrany II
- S12 - závěsné designové svítidlo 6 x 55 W, TC-L, 3000 K, materiál: ocel, polyethylen
- S13 - nástěnné svítidlo se zářivkou T16 24W, 3000 K, s opalovým difuzorem, IP54, třída ochrany II
- S14 - nástěnné svítidlo s kompaktními zářivkami TC-L 2x55W, 3000 K, řízené a stmívatelné DALI, s dolním a horním vyzářováním
- S14N - nástěnné svítidlo s kompaktními zářivkami TC-L 2x55W, 3000 K, s novozovým modulem, s dolním a horním vyzářováním
- S15 - závěsné směrové svítidlo, LED 3x19W, 3x2000 lm, 3000 K, stmívatelné, řízené DALI
- S16 - stojanové svítidlo, halogenová žárovka, max. 300 W, stmívatelné, nepřímé vyzářování, 3000 K

DO R-2P.2 ZELENOVÉ NEPŘÍMÉ DO 2.PATRA		
PRŮVOD	DO R-UPC NEPŘÍM. CYKY 5C x 10	
PC1	ZÁKLADY POČÍTEČE	3C x 25
PC2		
PC3		
PC4		
PC5		
PC6		
PC7		
PC8		
PC9		
PC10		

OKAZENÍ ZELENOVÉ NEPŘÍMÉ DO 2.PATRA		
PRŮVOD	DO R-UPC NEPŘÍM. CYKY 5C x 10	
PC1	ZÁKLADY POČÍTEČE	3C x 25
PC2		
PC3		
PC4		
PC5		
PC6		
PC7		
PC8		
PC9		
PC10		

±0,00 = 194,099

PROSTŘEDÍ: OLE 332000-5-51: A45, A05, A04

ZUTVĚRŇENÍ: OCHRAŇOVÁNÍ VOZIDEL PŘI PŘÍJEDU A ODJEZDU PROVOZOVATELŮ ODBA, 332000-4-41, 40/2

REVIZE Č.: OBSAH: DATUM:

TENTO VÝKRES JE DLE AUTORSKÉHO ZÁKONA MAJETKEM PROJEKTOVÉHO ATELIERU, JEHO KOPÍROVÁNÍ A ROZŠÍŘOVÁNÍ JE MOŽNO POUZE SE SOUHLASEM AUTORA

MÍSTO STAVBY: CELETNÁ 597/13, 116 36 PRAHA 1

OBJEDNATEL: KARLOVA UNIVERZITA V PRAZE, OVOCNÝ TRH 3-5, 116 36, PRAHA 1

ZÁSTUPCE INVESTORA: KARLOVA UNIVERZITA V PRAZE, OVOCNÝ TRH 3-5, 116 36, PRAHA 1

PROJEKTANT: PROJEKTOVÝ ATELIER PRO ARCHITEKTURU A POZEMNÍ STAVBY, s.r.o.

BELEHRADSKÁ 199/70, 120 00, PRAHA 2, IČO: 45308616

TEL.: 224 255 555, 222 512 997 EMAIL: ATELIER@ATELIERS.CZ

AUTORSKÝ KOLEKTIV: Ing.arch. T. ŠANTAVÝ, Ing.arch. S.HLADNÍK

ODPOV. PROJEKTANT: ZPRACOVATEL ČÁSTI: KRESLIL: KONTROLOVAL:

Ing.arch. T.ŠANTAVÝ V. ZÁBRAHA Ing.arch. T.ŠANTAVÝ

Č.ZAK.: 8912 085 14 02 NÁZEV DÍLA: Č.PÁŘE:

DATUM: 5/2016 UK - SBZ

POČET A4: 6 KOMPLETNÍ REKONSTRUKCE CELETNÁ 13

NÁZEV DWG: PŮDORYS 2.PATRA

MĚŘÍTKO: 1:100 ČÁST: D.1.4 d SILNOPROUDÉ ROZVODY

STUPEŇ: PP NÁZEV PŘÍLOHY: Č.PŘÍLOHY:

PROFESSE: PO-2.1/2016

SILNOPROUD

EL4